


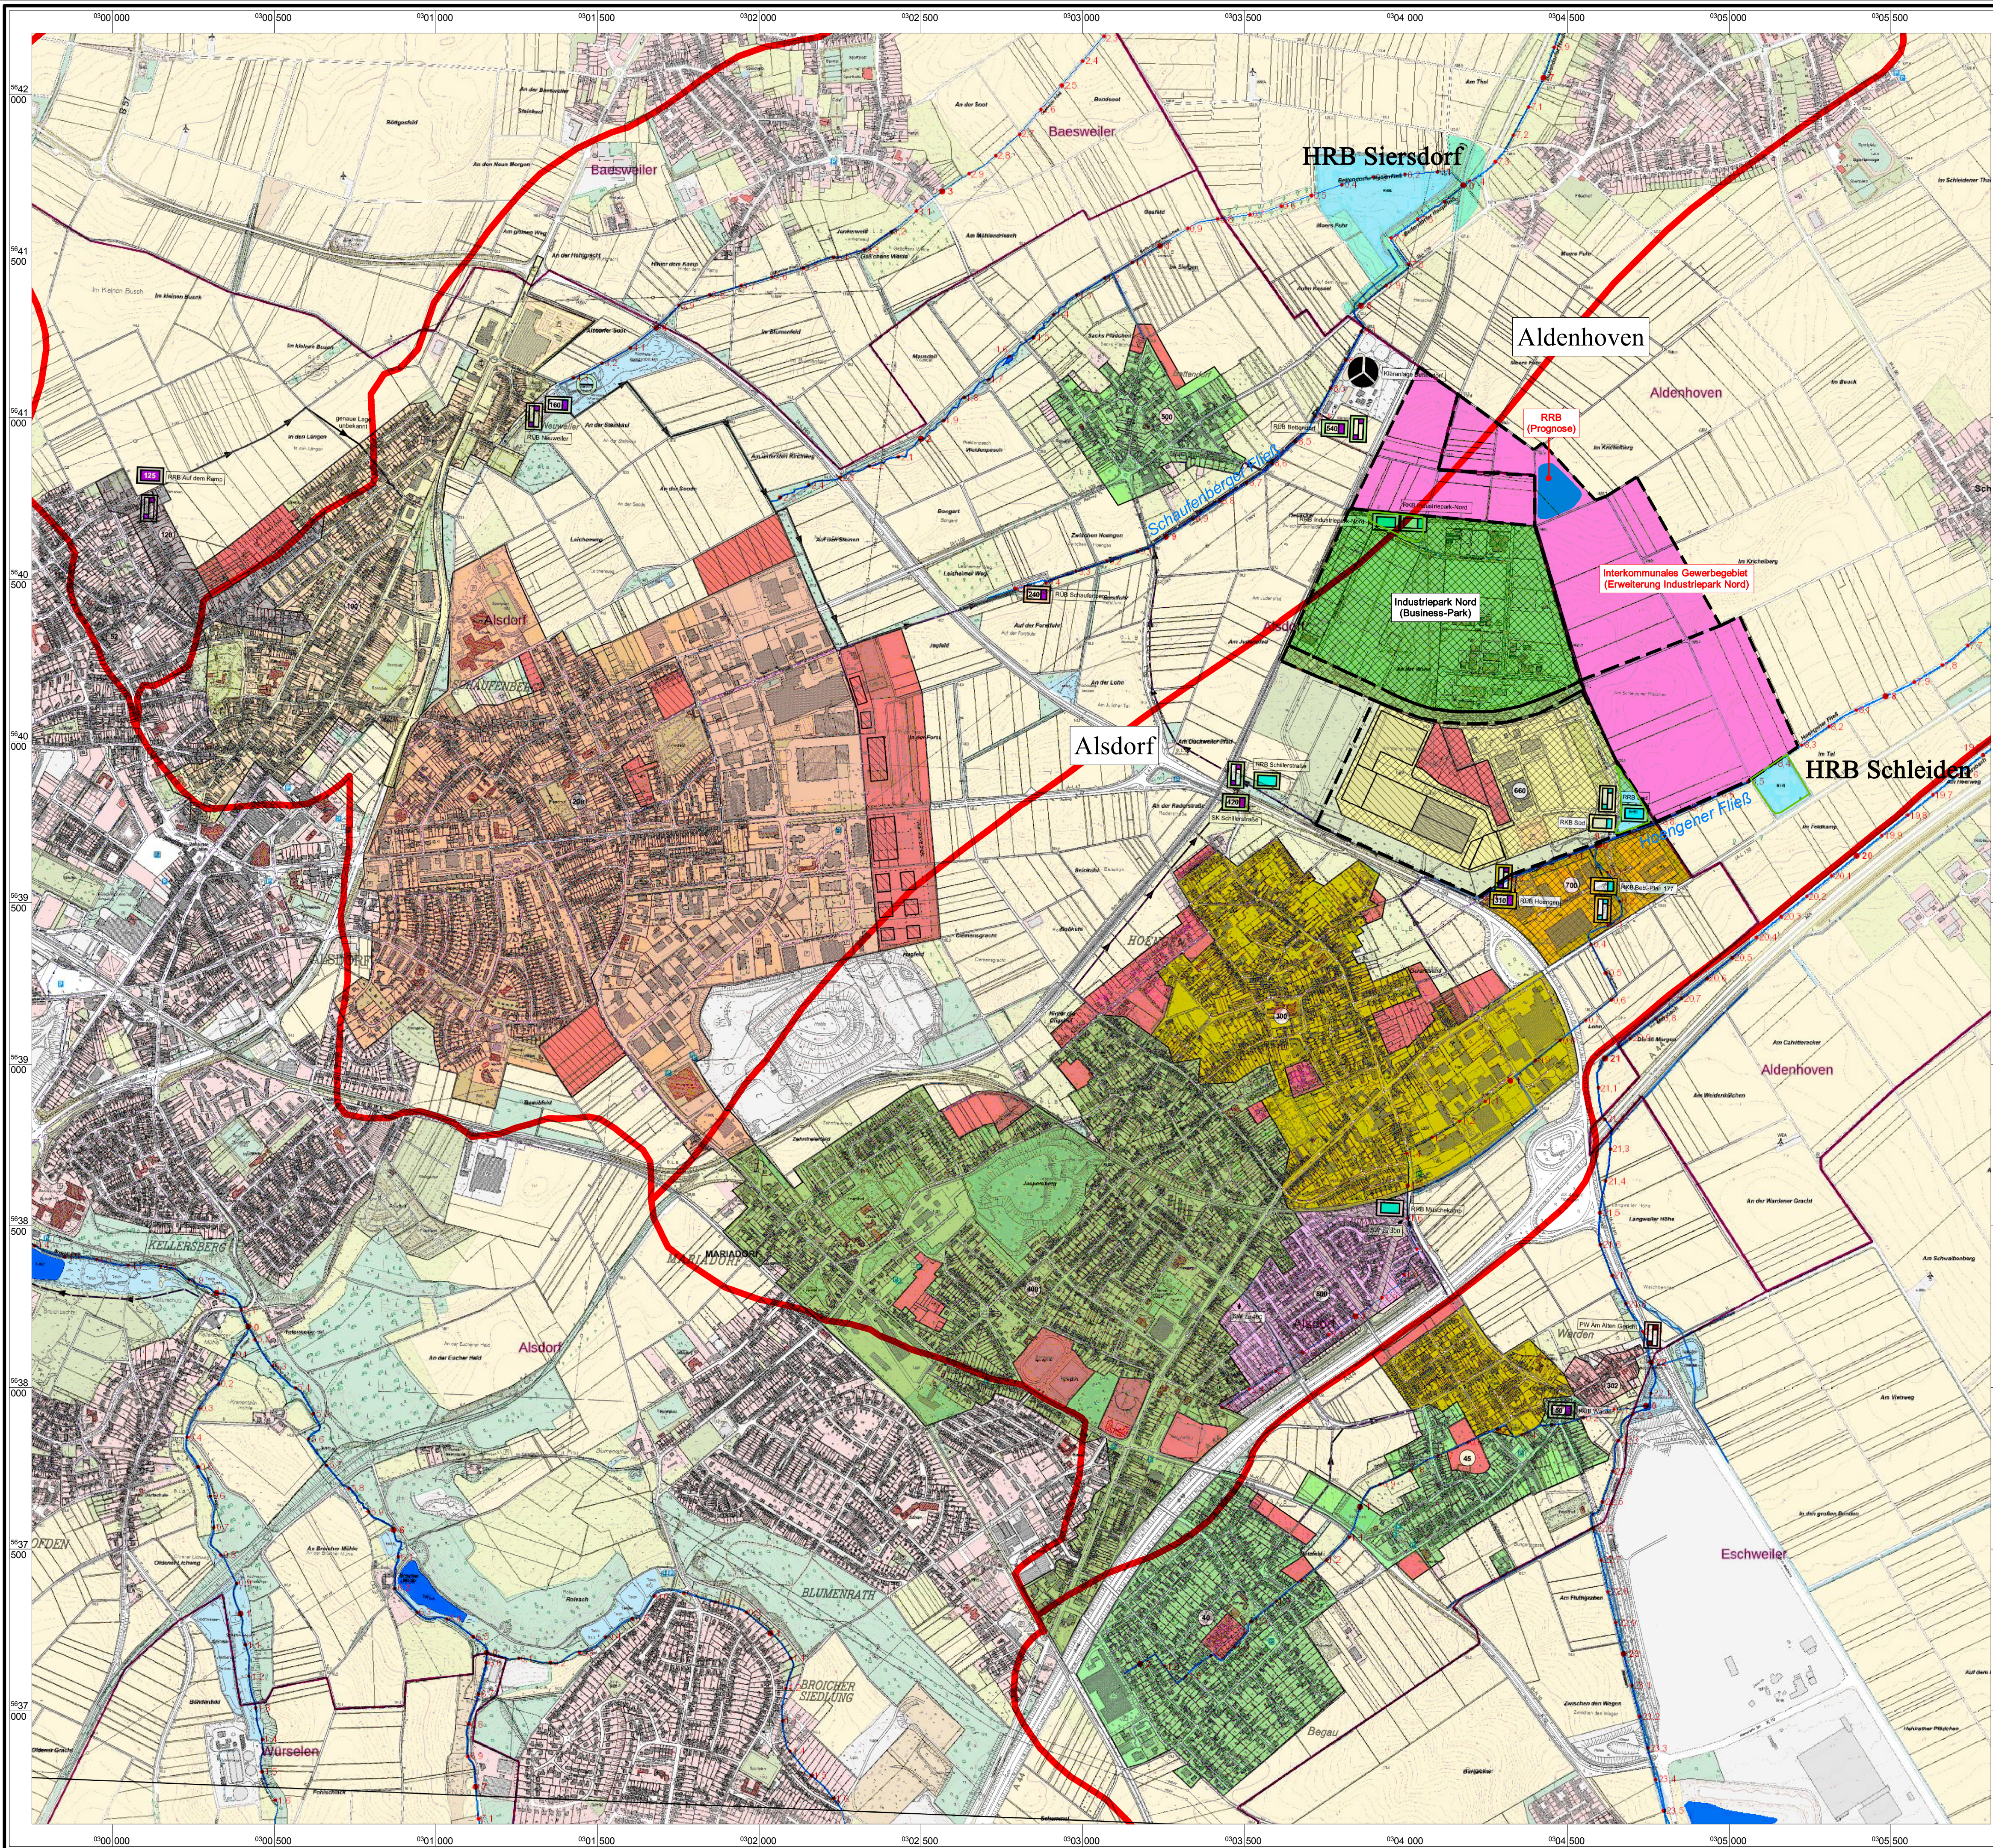

Zeichenerklärung

- Wasserscheiden gemäß Gewässerstationierungskarte NRW
- Regenrückhalteräume
- Interkommunales Gewerbegebiet (Erweiterung Industriepark Nord)

Einzugsgebiete

- 32 Elementnummer des Teileinzugsgebietes
- Einzugsfläche: Farbe der Umrandung entspricht Farbe des entsprechenden Regenüberlaufbeckens
- Prognose

Trennsystem

- Trennsystem ohne Regenwasserbehandlung
- Trennsystem mit Regenwasserbehandlung
- Modifiziertes Mischsystem

Abwasseranlagen

- vorhandenes Regenüberlaufbecken, Elementnummer: Farbe der Umrandung entspricht Farbe des Einzugsgebietes
- vorhandenes Mischwasserrückhaltebecken, Elementnummer: Farbe der Umrandung entspricht Farbe des Einzugsgebietes
- vorhandener Regenüberlauf, Elementnummer: Farbe der Umrandung entspricht Farbe des Einzugsgebietes
- vorhandenes Regenrückhaltebecken: Farbe der Umrandung entspricht Farbe des Einzugsgebietes bzw. der Umrandung des Einzugsgebietes
- vorhandenes Regenklärbecken: Farbe der Umrandung entspricht Farbe der Umrandung des Einzugsgebietes
- vorhandene Mischwasser-Pumpstation: Farbe der Umrandung entspricht Farbe des Einzugsgebietes
- vorhandene Schmutzwasser-Pumpstation: Farbe der Umrandung entspricht Farbe des Einzugsgebietes
- vorhandener Verbindungssammler
- vorhandene Druckrohrleitung nachrichtlich dargestellt
- Mischwasserkanal vorhanden
- Schmutzwasserkanal vorhanden
- Regenwasserkanal vorhanden

Gewässer

- Gewässer

Grundlage:
Lageplan, "Nachweis der Regenwasserbehandlung im Einzugsgebiet der Kläranlage Alsfeld-Broichthal"

WNW
WASSERBEREICH
TITELBLATT

Projekt: **Nachweis der Regenwasserbehandlung im Einzugsgebiet der Kläranlage Alsdorf-Broichthal**

Planungsstand:

Planart: **Lageplan**

Datum: WVR1500 apr	bearbeitet: Radatz	Aktualisierung: WVR1500	Maßstab: 1: 5.000	Blatt-Nr.: 1
Plangröße: 0,81 m²	gezeichnet: JUS	Datum: Juli 2011		

IWB aachen
Ingenieurbüro Weltz-John und Burgis GbR
Luisenstraße 21
52074 Aachen
Tel.: 0241 / 463704-30
Fax: 0241 / 463704-39
e-mail: info@ibw-aachen.de

pecher
Dr. Pecher AG · Klinkerweg 5 · 40699 Erkrath

Geschäftsbereichsleiter: **gez. Klaus Hans Pecher**

Projektleiter: **gez. Rönz**

Projekt-Nr.	Plan-Nr.	Datum	Name
1195-101764	2	August 2020	NOR
Datumsatz:	Datum:	gezeichnet:	geprüft:
Alsdorf_IndustrieparkNord.KPP	August 2020	August 2020	August 2020
			NOR/SAS
			NOR

VOLLER ENERGIE Alsdorf

Stadt Alsdorf
Eigenbetrieb Technische Dienste
Carl-Zeiss-Straße 20, 52477 Alsdorf

Entwässerungskonzept für das geplante interkommunale Gewerbegebiet der Gemeinde Aldenhoven und der Stadt Alsdorf

Planart: Übersichtsplan, Regenwasserbehandlung	Auftraggeber:
Maßstab: 1:10.000	Blattgröße: DINA1